


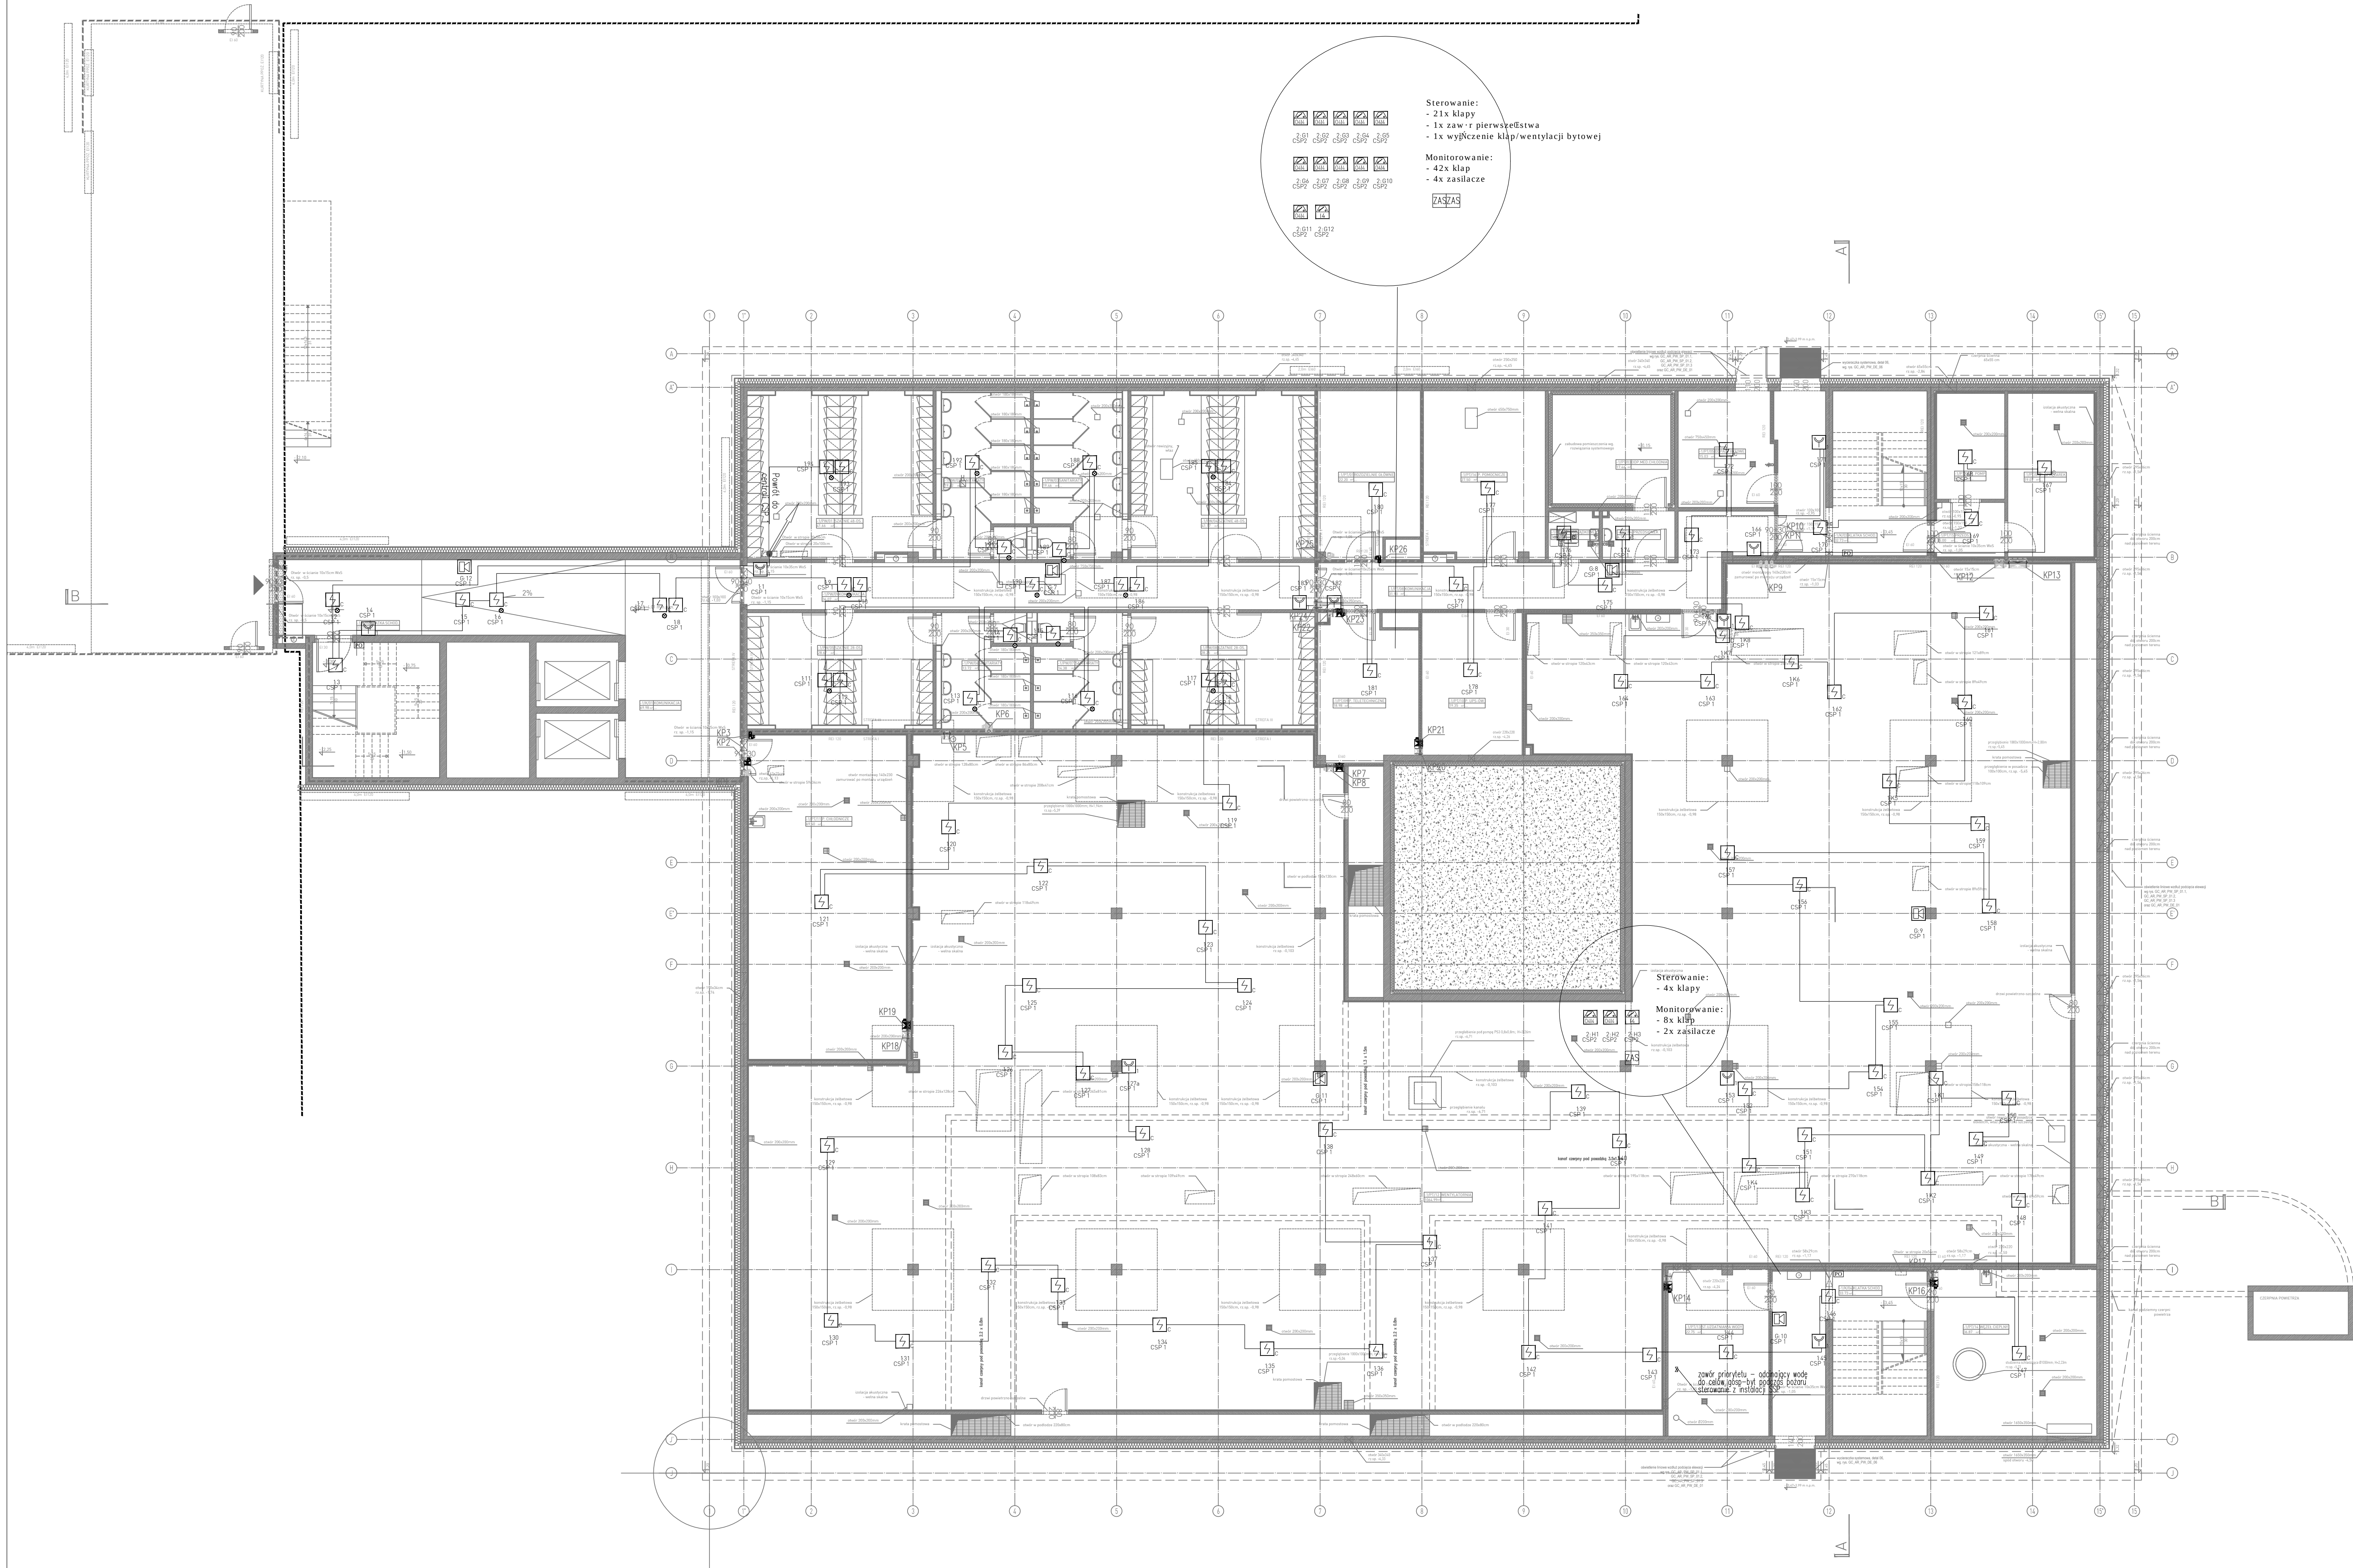

Sterowanie:
- 21x klapy
- 1x zawór pierwszeństwa
- 1x wyłączenie klapy/wentylacji bytowej

Monitorowanie:
- 42x klapy
- 4x zasilacze

ZASILACZ

CS311 CS312

Sterowanie:
- 4x klapy

Monitorowanie:
- 8x klapy
- 2x zasilacze

CS311 CS312

zawór priorytetu – odpowledź wody
do czyszczenia – był podlegał
sterowaniu z restroji SSP

- LEGENDA:
- Czujka dymu
 - Czujka dymu optyczna na suficie właściwym ze wskaźnikiem zadziałania
 - Ręczny ostrzegacz pożarowy
 - Zasilacz
 - Moduł 4 wejść/4 wyjść
 - Moduł 4 wejść

CZYN ZMIAN:		DATA:		ZAKRES ZMIAN:		BRANŻA:	
PROJEKT: Rozbudowa i przebudowa Szpitala im. św. Wojciecha w Gdańsku wraz z budową niezbędnej infrastruktury technicznej							
ADRES INWESTYCJI: Al. Jana Pawła II 50, 80-462 Gdańsk							
INWESTOR: COPERNICUS Podmiot Leczniczy Sp. z o.o. ul. Nowe Ogrody 1-6, 80-803 Gdańsk							
JEKONOSTKA PROJEKTOWA: Tektura Barbara Kozielewska atektura Al. Ujazdowskie 22/5, 00-478 Warszawa, t.22 621 10 66 f.22 621 10 27 m.burda@atektura.pl							
PROJEKTANT: mgr inż. Łukasz Bożek		NR UPRAWNIEN: nr upr. MAZ/0033/PWOE/10		PODPIS:			
SPRAWDZAJĄCY: mgr inż. Łukasz Lewandowski		NR UPRAWNIEN: nr upr. MAZ/0278/POOE/09		PODPIS:			
ZESPÓŁ PROJEKTOWY: mgr inż. Mateusz Grabiwoda inż. Wojciech Tymński inż. Tomasz Kuprianowicz inż. Marcin Motowski		NR UPRAWNIEN:		PODPIS:			
TYTUŁ RYSUNKU: RZUT PRZYZIEMIA - INSTALACJA SSP							
BRANŻA: INSTALACJE ELEKTRYCZNE		FAZA: PROJEKT WYKONAWCZY		SKALA: 1:100		DATA: PAŹDZIERNIK 2016	
CZYN ZMIAN:		NR RYSUNKU: GC/IE/PW/63/00		CZYN ZMIAN:		NR RYSUNKU:	