


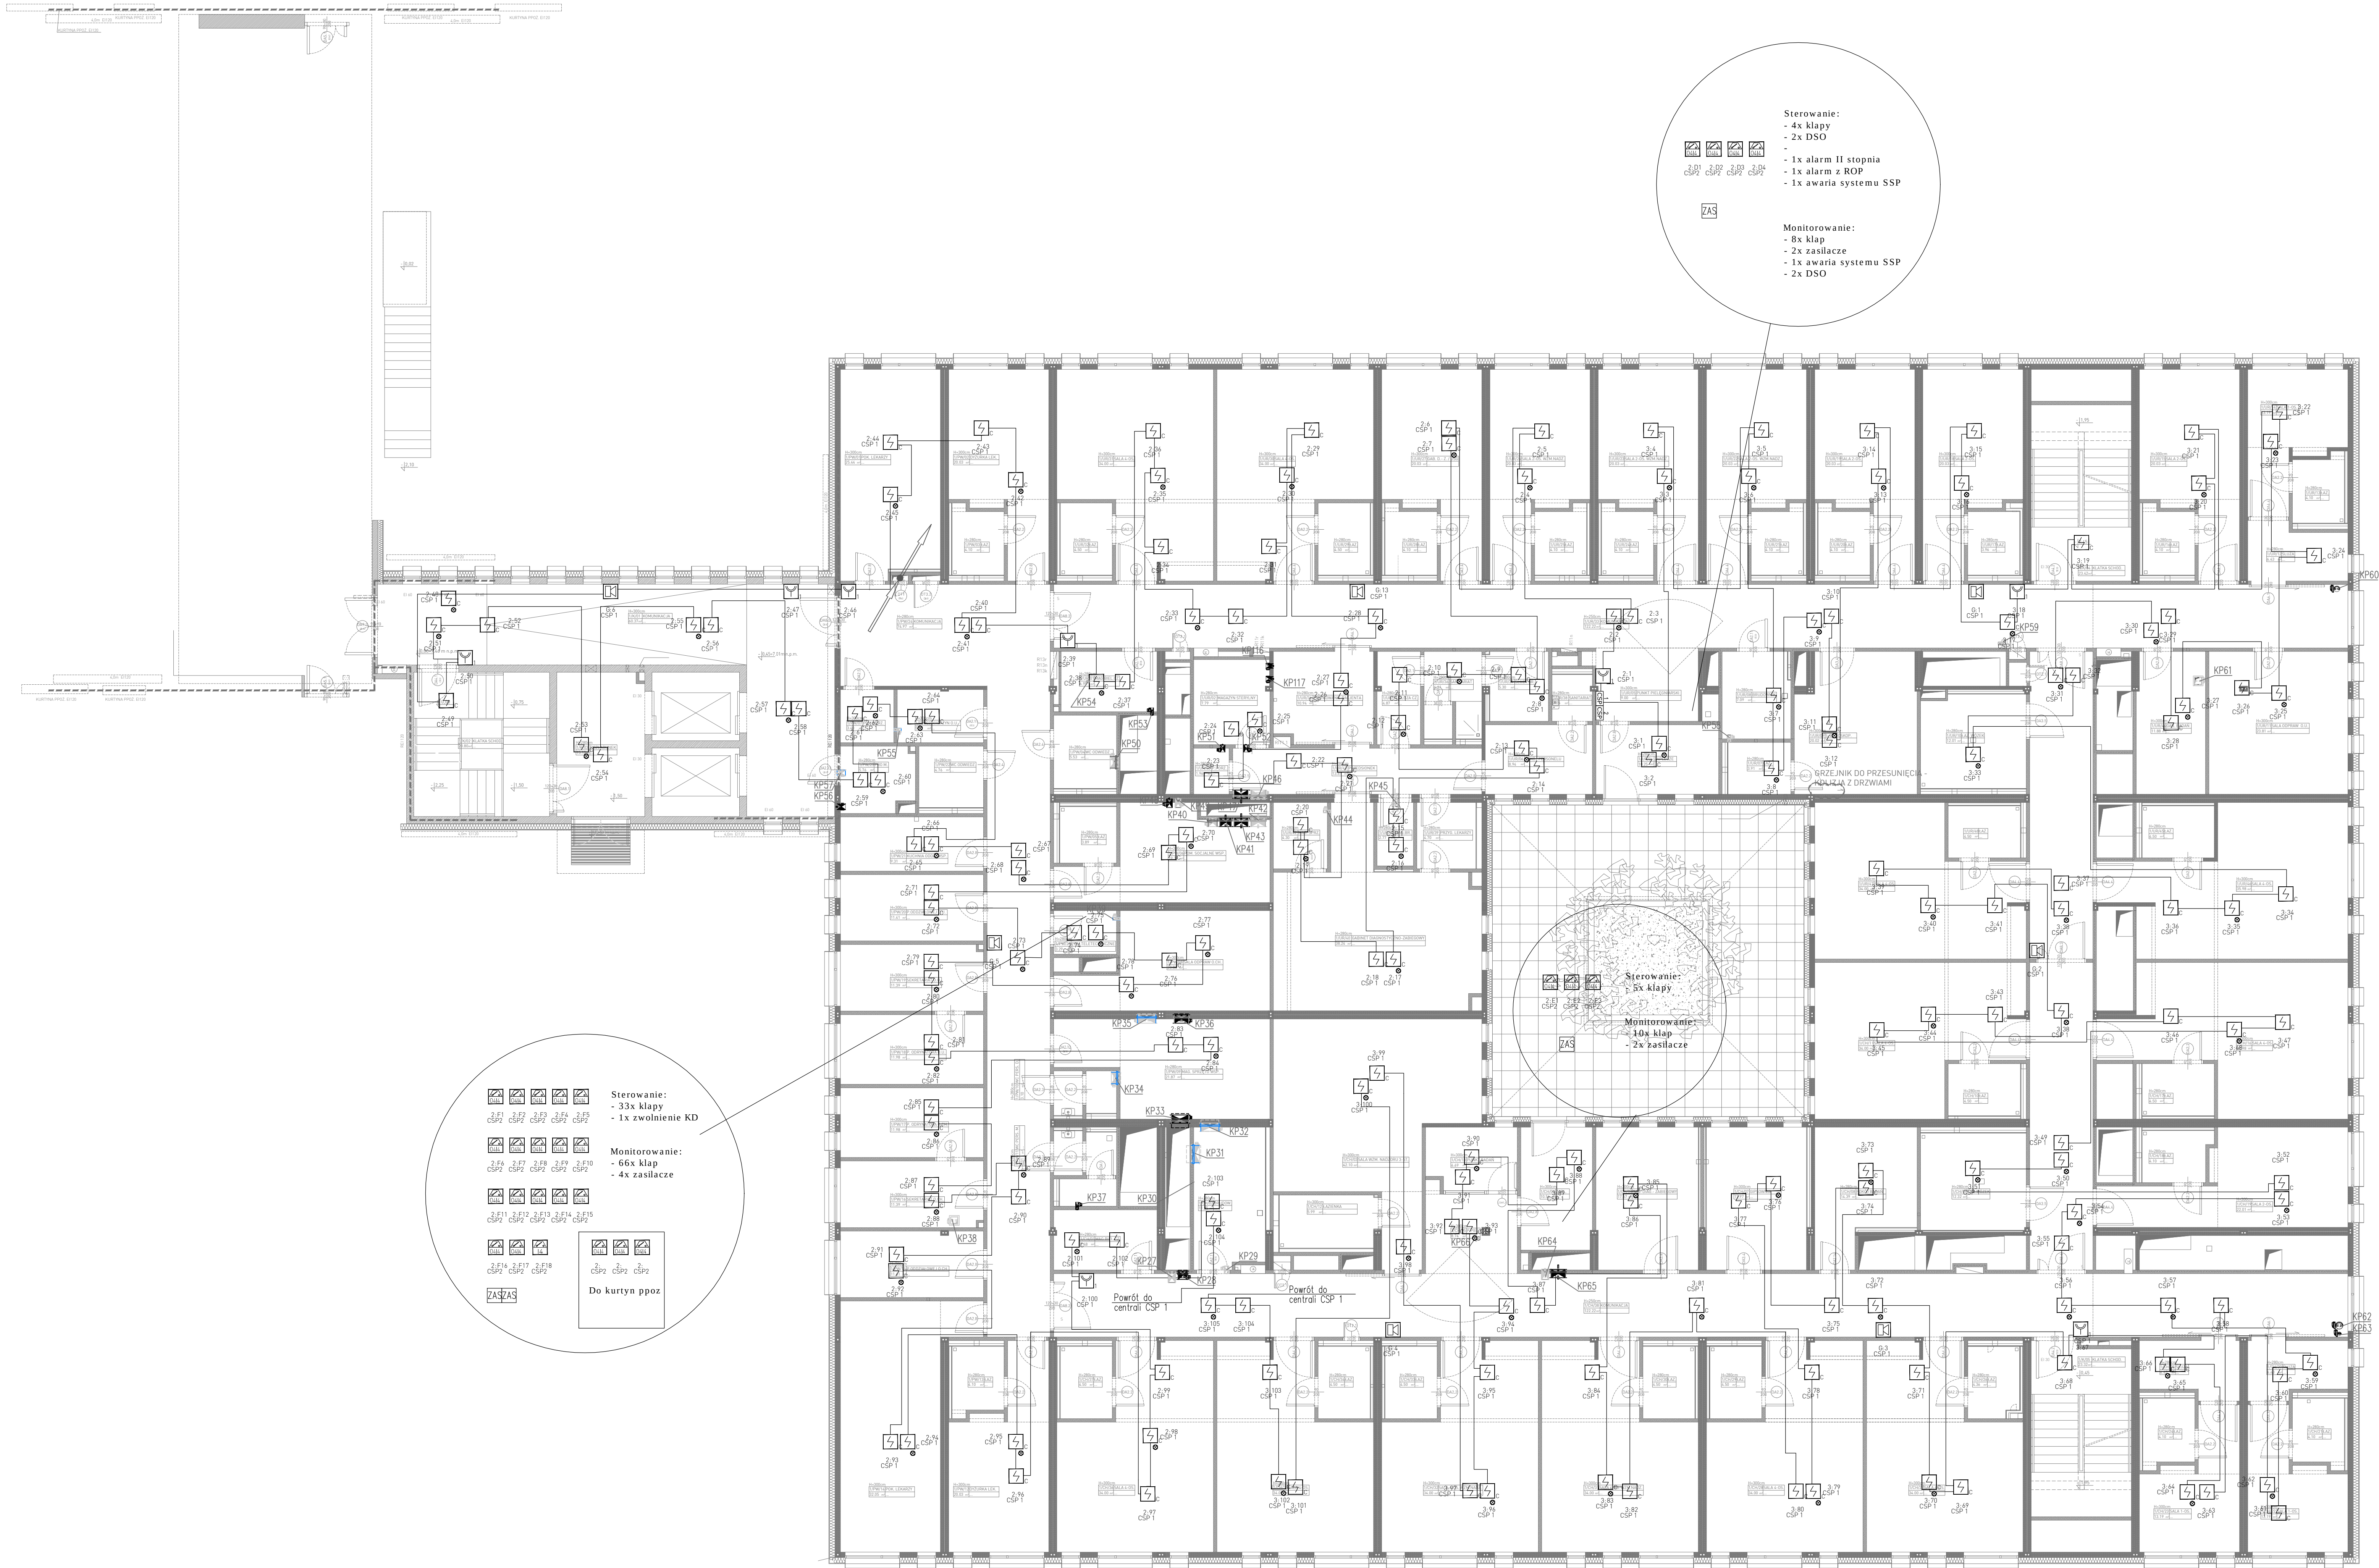

- LEGENDA:
- Centrala sygnalizacji pożaru
 - Czujka dymu
 - Czujka dymu optyczna na suficie właściwym ze wskaźnikiem zadziałania
 - Ręczny ostrzegacz pożarowy
 - Zasilacz
 - Moduł 4 wejść/4 wyjść
 - Moduł 4 wejść

CZYN ZMIAN		DATA		ZAKRES ZMIAN		BRANŻA	
PROJEKT: Rozbudowa i przebudowa Szpitala im. św. Wojciecha w Gdańsku wraz z budową niezbędnej infrastruktury technicznej							
ADRES INWESTYCJI: Al. Jana Pawła II 50, 80-462 Gdańsk							
INWESTOR: COPERNICUS Podmiot Leczniczy Sp. z o.o. ul. Nowe Ogrody 1-6, 80-803 Gdańsk							
JEDYNOŚĆ PROJEKTOWA: Tekstura Barbara Kozielewska atektura. Al. Szardorowa 227, 80-426 Warszawa, 1-22 621 10 44, 1-22 621 10 27 m: biuro@tektura.pl							
PROJEKTANT: mgr inż. Łukasz Bożek		NR UPRAWNIENI: nr upr. MAZ/0033/PWOE/10		PDSOPS:			
SPRAWDZAJĄCY: mgr inż. Łukasz Lewandowski		NR UPRAWNIENI: nr upr. MAZ/0278/POOE/09		PDSOPS:			
ZESPÓŁ PROJEKTOWY: mgr inż. Mateusz Grabiwoda inż. Wojciech Tymński inż. Tomasz Kuprianowicz inż. Marcin Morawski		NR UPRAWNIENI:		PDSOPS: 			
TYTUŁ RYSUNKU: RZUT PARTERU - INSTALACJA SSP							
BRANŻA: INSTALACJE ELEKTRYCZNE		FAZA: PROJEKT WYKONAWCZY		SKALA: 1:100		DATA: PAŹDZIERNIK 2016	
CZYN ZMIAN:		NR RYSUNKU: GC/IE/PW/PLJ4/00					